


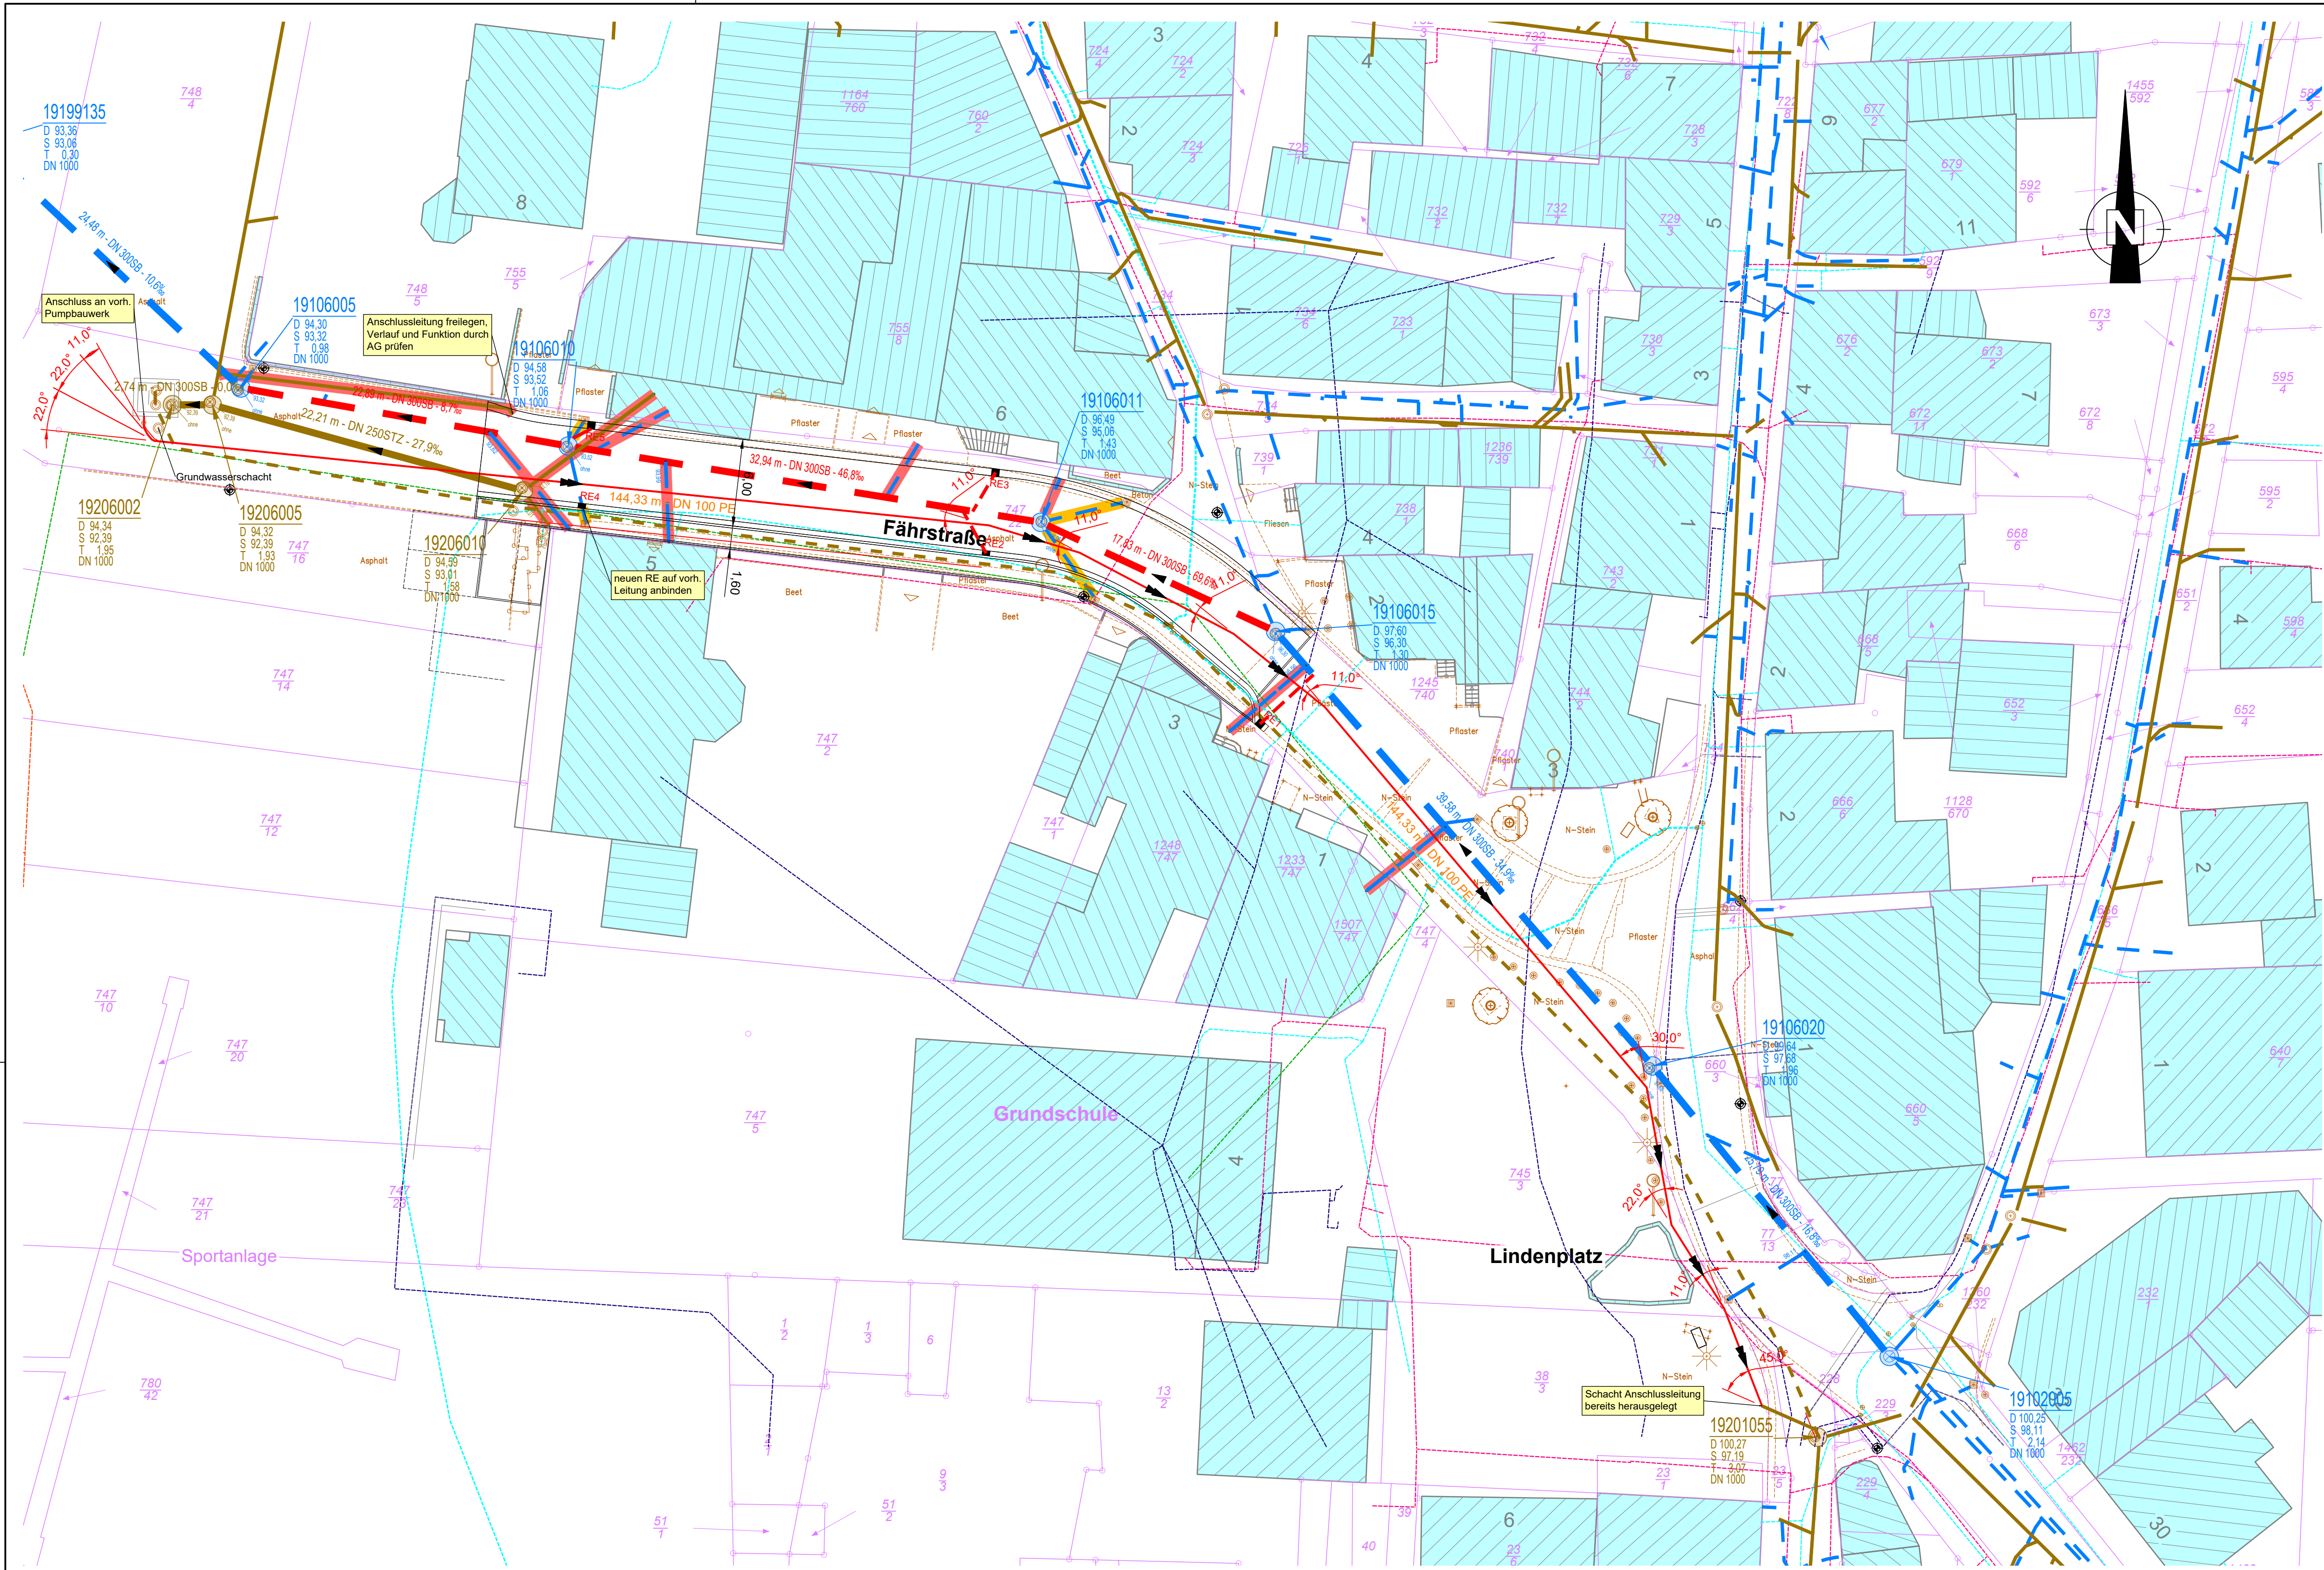

Zeichenerklärung - Neubau Kanal			
	Schmutzwasserkanal - SW	D 525,47	Deckelhöhe Schacht
	Regenwasserkanal - RW	S 523,92	Sohlhöhe Schacht
	Mischwasserkanal - MW	T 1,55 m	Tiefe Schacht
	Kanal Abbruch	20,50 m	Rohrlänge
	Schachtbauwerk DN 1000	DN 300 PVCU	Rohrdimension und Material
	Schachtbauwerk DN xxxx	10,0%	Sohlfälle
	Fließrichtung - Freisiegelprofil		
	Fließrichtung - Druckleitung		

Zeichenerklärung - Planung			
032-406-03-0005	Haltungs- & Schachtbezeichnung		Kanalschacht eckig / rund
032-xxx-xx-xxxx	Ortsschlüssel		Bauwerk (symbolisch)
xxx-406-xx-xxxx	Straßenschlüssel	50,00m	Rohrlänge
xxx-xxx-03-xxxx	Kanalart	DN 300 PVC	Rohrdimension, Material
xxx-xxx-xxx-0005	Schachtnummer	10,5 %	Gefälle
NN01	Anschlussleistungsbezeichnung	D 555,00	Schachtdeckelhöhe
	partielle Sanierung (Roboter)	S 553,00	Schachtsohlhöhe
	Offene Bauweise am Bestand	T 2,00	Schachttiefe
	Renovation des Bestand		Erneuerung Wasserleitung - WL
	Erneuerung		Versorger, Rohrdimension und Material
	Leitung / Schacht stilllegen		Stationierung Wasserleitung - WL
	Funktion prüfen		Versorger, Rohrdimension und Material
	Provisorische Anbindungen		Stationierung Gasleitung - Gas
	Spülbohrung		Mantelrohr

Hinweis - Darstellung Bestandsleitungen

In den Planunterlagen eingetragene Bestandsleitungen beruhen auf Angaben (ggfs. analog) der jeweiligen Leitungsträger. Eine Gewähr für die Richtigkeit und Vollständigkeit wird nicht übernommen. Die Plandarstellung entbindet den weiteren Verwender nicht von seiner Verpflichtung, die genaue Lage der Leitungen festzustellen, soweit diese von den vorgesehenen Bauarbeiten berührt werden.

Zeichenerklärung Bestand - Versorger und Entsorger			
032-406-03-0005	Haltungs- & Schachtbezeichnung		Gasleitung
032-xxx-xx-xxxx	Ortsschlüssel		Trinkwasserleitung
xxx-406-xx-xxxx	Straßenschlüssel		Straßenleuchtenkabel
xxx-xxx-03-xxxx	Kanalart		Schutzrohr
xxx-xxx-xxx-0005	Schachtnummer		Leerrohr Glasfaser
NN01	Anschlussleistungsbezeichnung		Fernmeldeleitung - Telekom
	Fließrichtung - Freisiegelprofil		Fernmeldeleitung - Vodafone
	Fließrichtung - Druckleitung		E-Leitung - Westnetz
	Schmutzwasserkanal - SW		Nahwärme
	Regenwasserkanal - RW		Steuerkabel
	Mischwasserkanal - MW		Schmutzwasserdruckleitung
	nicht betroffener oder Fremdkanal		
	Kanalschacht eckig / rund		
	Bauwerk (symbolisch)		
50,00m	Rohrlänge		
DN 300 PVC	Rohrdimension, Material		
10,5 %	Gefälle		
D 555,00	Schachtdeckelhöhe		
S 553,00	Schachtsohlhöhe		
T 2,00	Schachttiefe		

Zeichenerklärung - Bestand			
	Kanaldeckel		Flurstücksgrenze
	Hydrant		Flurgrenze
	Wasserschieber		Gemarkungsgrenze
	Regenablauf		Straßenrand
	Straßenleuchte		Schutzplanke / Geländer
	Mast oder Pfosten		Zaun
	Verkehrsschilder		Hecke
	Polygonpunkt (Vektord. Katasteramt)		Wohngebäude / Wirtschaftsgebäude
	Grenzpunkt (Vektord. Katasteramt)		Mauer
	Polygonpunkt. Aufmaß (Büro IBS)		Höfe und Eingänge
	Grenzpunkt Aufmaß (Büro IBS)		Tore und Hauseingänge
	Ortl. Polygonnetz (Büro IBS)		Böschung
	Baum mit Stammdurchmesser, Baum-schutzzone mind. 2,50 m nach RAS-LP 4		

Auftraggeber: OG Bullay über VGV Zell Schloßstraße 69 56856 Zell		Projekt: OG Bullay über VGV Zell Ausbau eines Teilstücks der Fährstraße	
Bearbeitung u. Planstand: Projektleitung: M. Brück Konstruktion: D. Justen		Gewerk: Kanalbau	
Vorentwurf		Entwurf	
X		Ausführung	
Bearbeiter: Allert, den		Auftraggeber: Bullay, den	
Planbezeichnung: Lageplan Schmutzwasserdruckleitung und RW-Kanal		Projekt-Nr.: 24-127	
Anlagen-Nr.: -		Plan-Nr.: K-LP-01	
Maßstab: 1:250		Datum: 27.08.2026	