


M 1:100

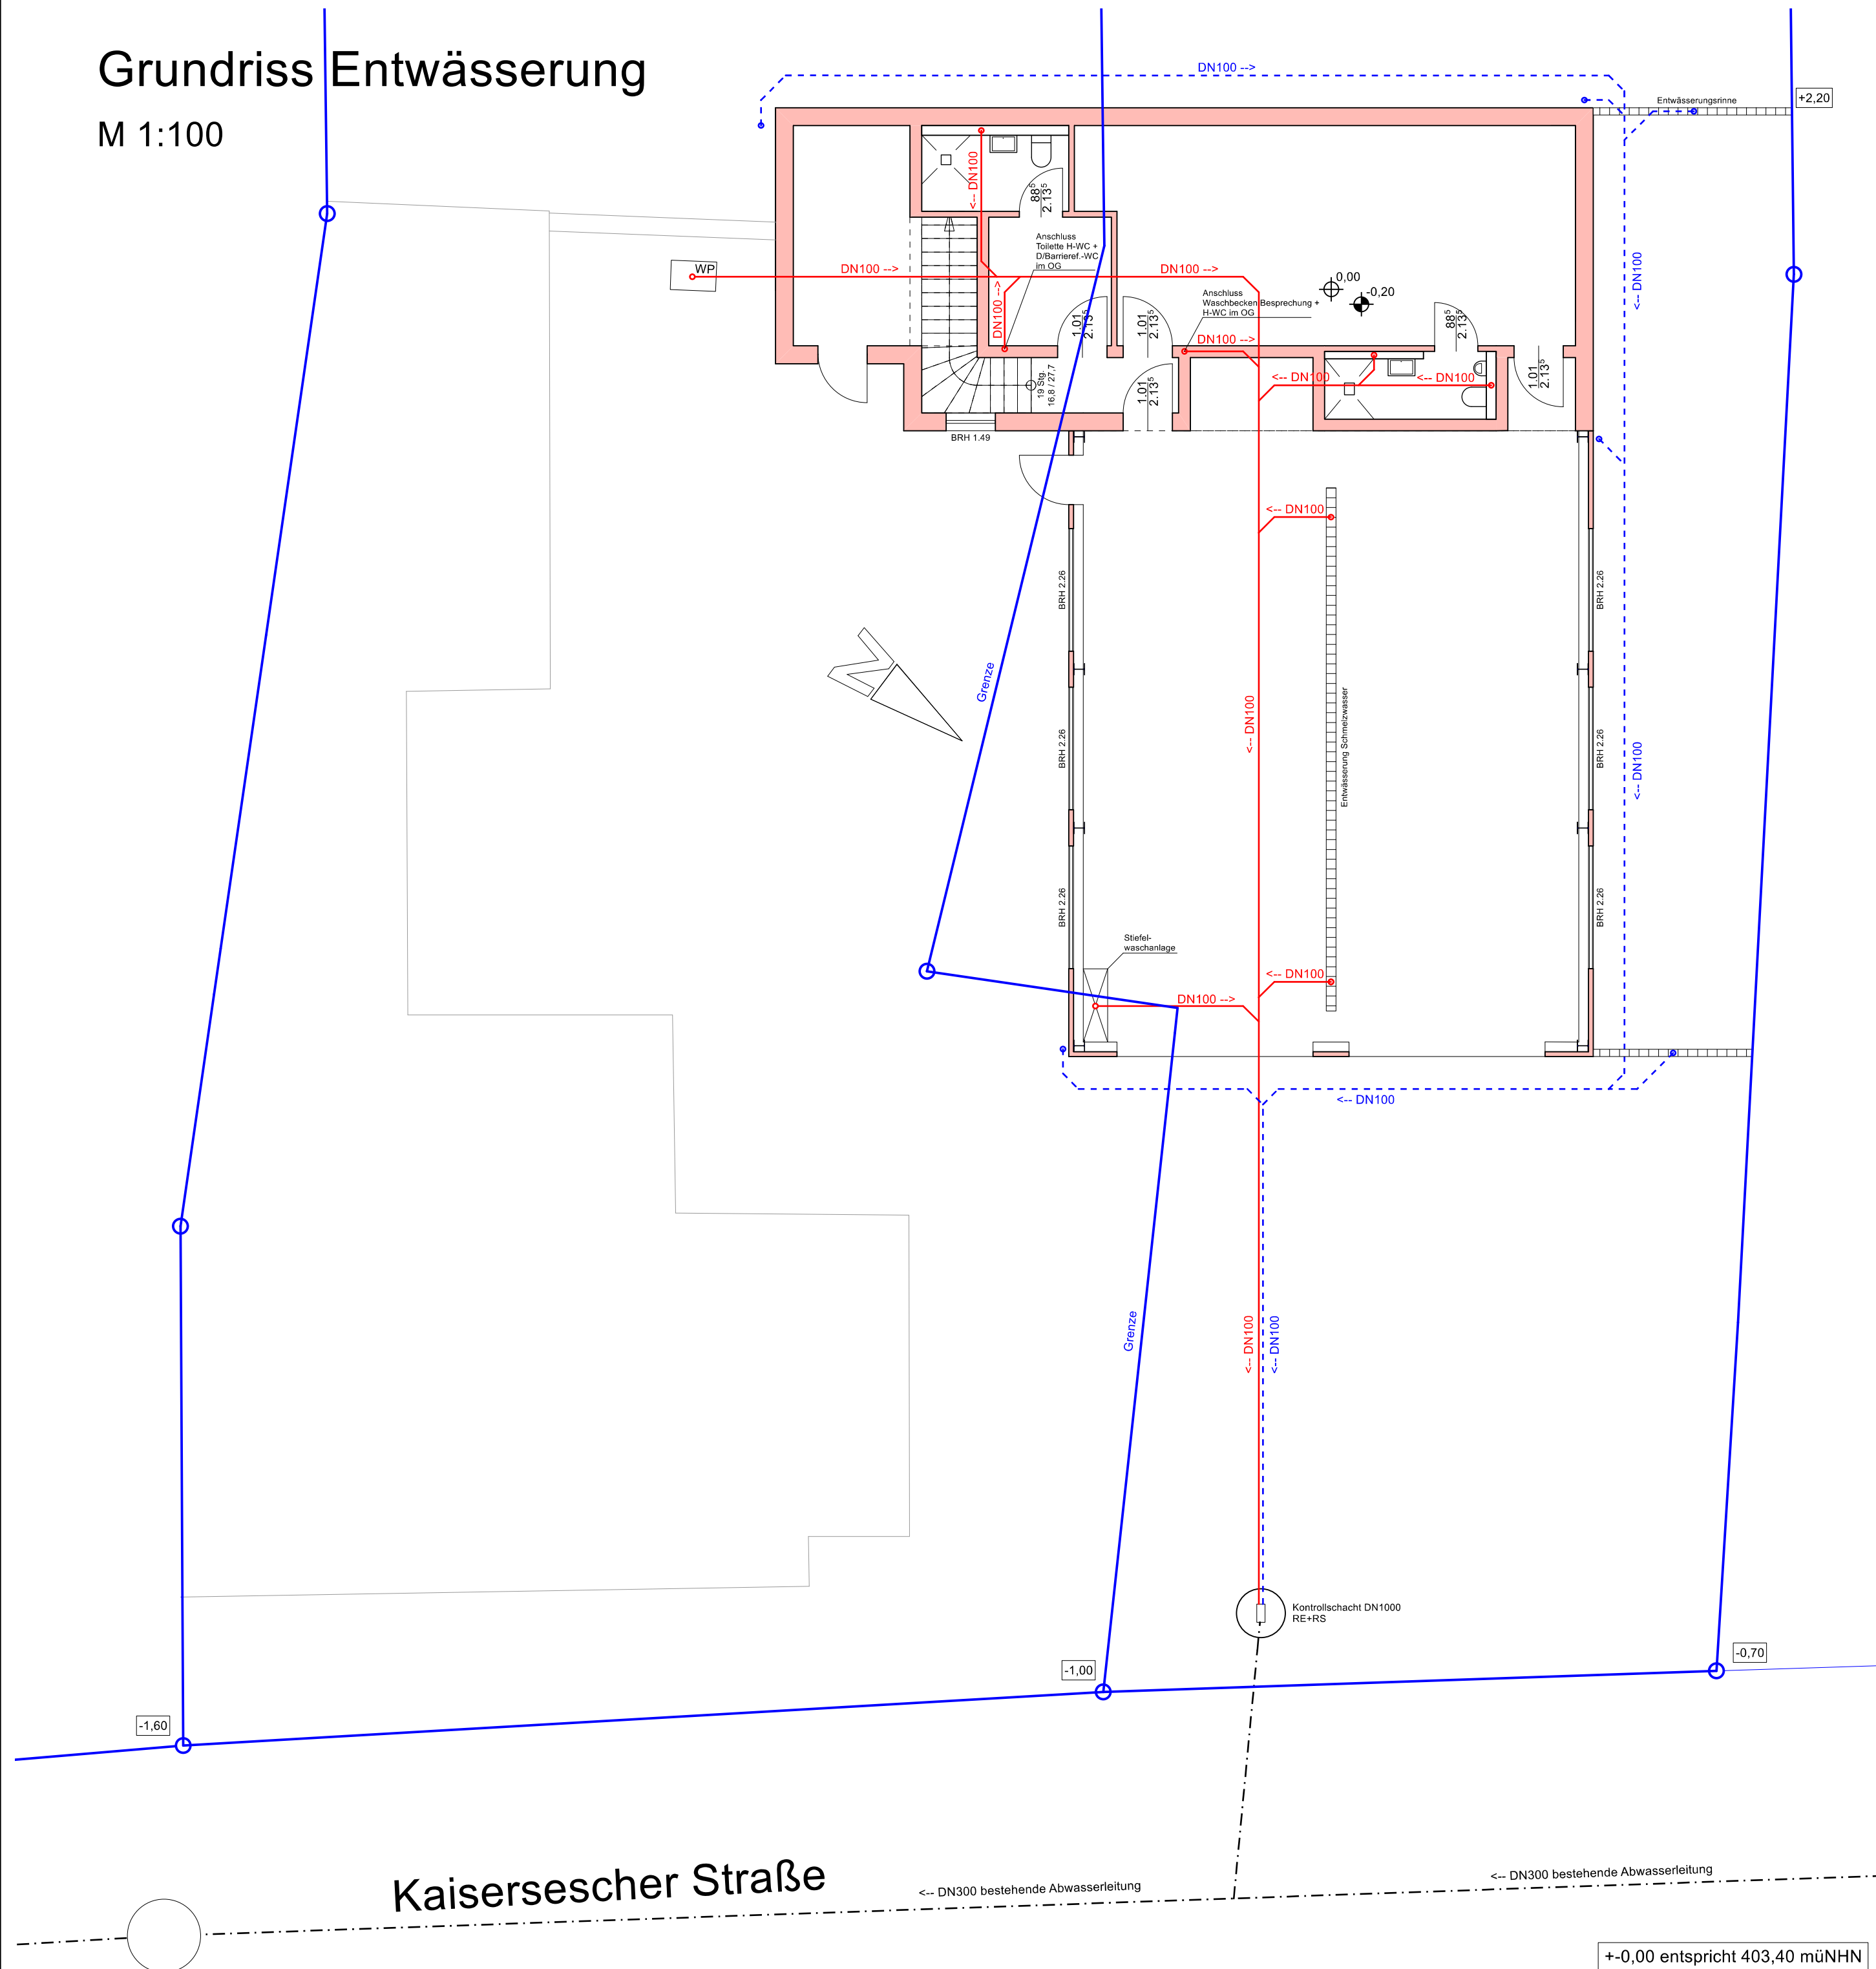

	Fallrohr an Grundleitung Schmutzwasser
	Fallrohr an Grundleitung Regenwasser
	Grundleitung Regenwasser
	Grundleitung Schmutzwasser
	Leerrohr mit Zugdraht
RE	Reinigungselement
RS	Rückstausicherung

Die Lage und Höhe der Hausanschlüsse sind vor Baubeginn unbedingt örtlich zu überprüfen!
Sollten sich nach Freilegung der Hausanschlüsse gegebenenfalls zusätzliche Maßnahmen
ergeben (Pumpensumpf, Hebeanlage etc.), sind diese mit der Bauleitung abzustimmen.

Die angegebenen Flächenmaße sind gemessen auf der Bodenfläche des Rohbaus.
Sie berücksichtigen keine Abzugsflächen entsprechend der Wohnflächenberechnung.
Die Wohnflächenberechnung ist als Anlage dem Bauantrag beigefügt.

Bei diesen Planunterlagen handelt es sich um die Genehmigungsplanung im Sinne der HOAI, Leistungsphase 4.
Die Pläne sind für die Bauausführung nicht geeignet!

Bei der Darstellung von Einrichtungsgegenständen sowie Außenanlagen (Terrassen, Stützwänden, Böschungen etc.) handelt es sich lediglich um Ausführungsvorschläge des Planers.

In Bauantrags- und Bestandsplänen gilt die Brüstungshöhe von OK Fertigfußboden.

Zustimmung Eigentümer: Als Eigentümer der Grundstücke Gemarkung Illerich, Flur 16, Flurstücke 15/2, 14/2, 14/3 erklären wir uns mit dem dargestellten Bauvorhaben einverstanden.	
---	--

Bauherr:	Genehmigungsplanung:
----------	----------------------

	Leistungsbild:		
	Genehmigungsplanung		
	Bauvorhaben: Neubau eines Feuerwehrhauses Kaisersescher Straße 7, 56814 Illerich Gem. Illerich, Flur 16, FlSt. 15/2, 14/2, 14/3		
	Bauteil / Planbezeichnung: Grundriss Entwässerung		
	Projekt-Nr. 22-043	Maßstab: 1: 100	Datum: 10.02.2025