



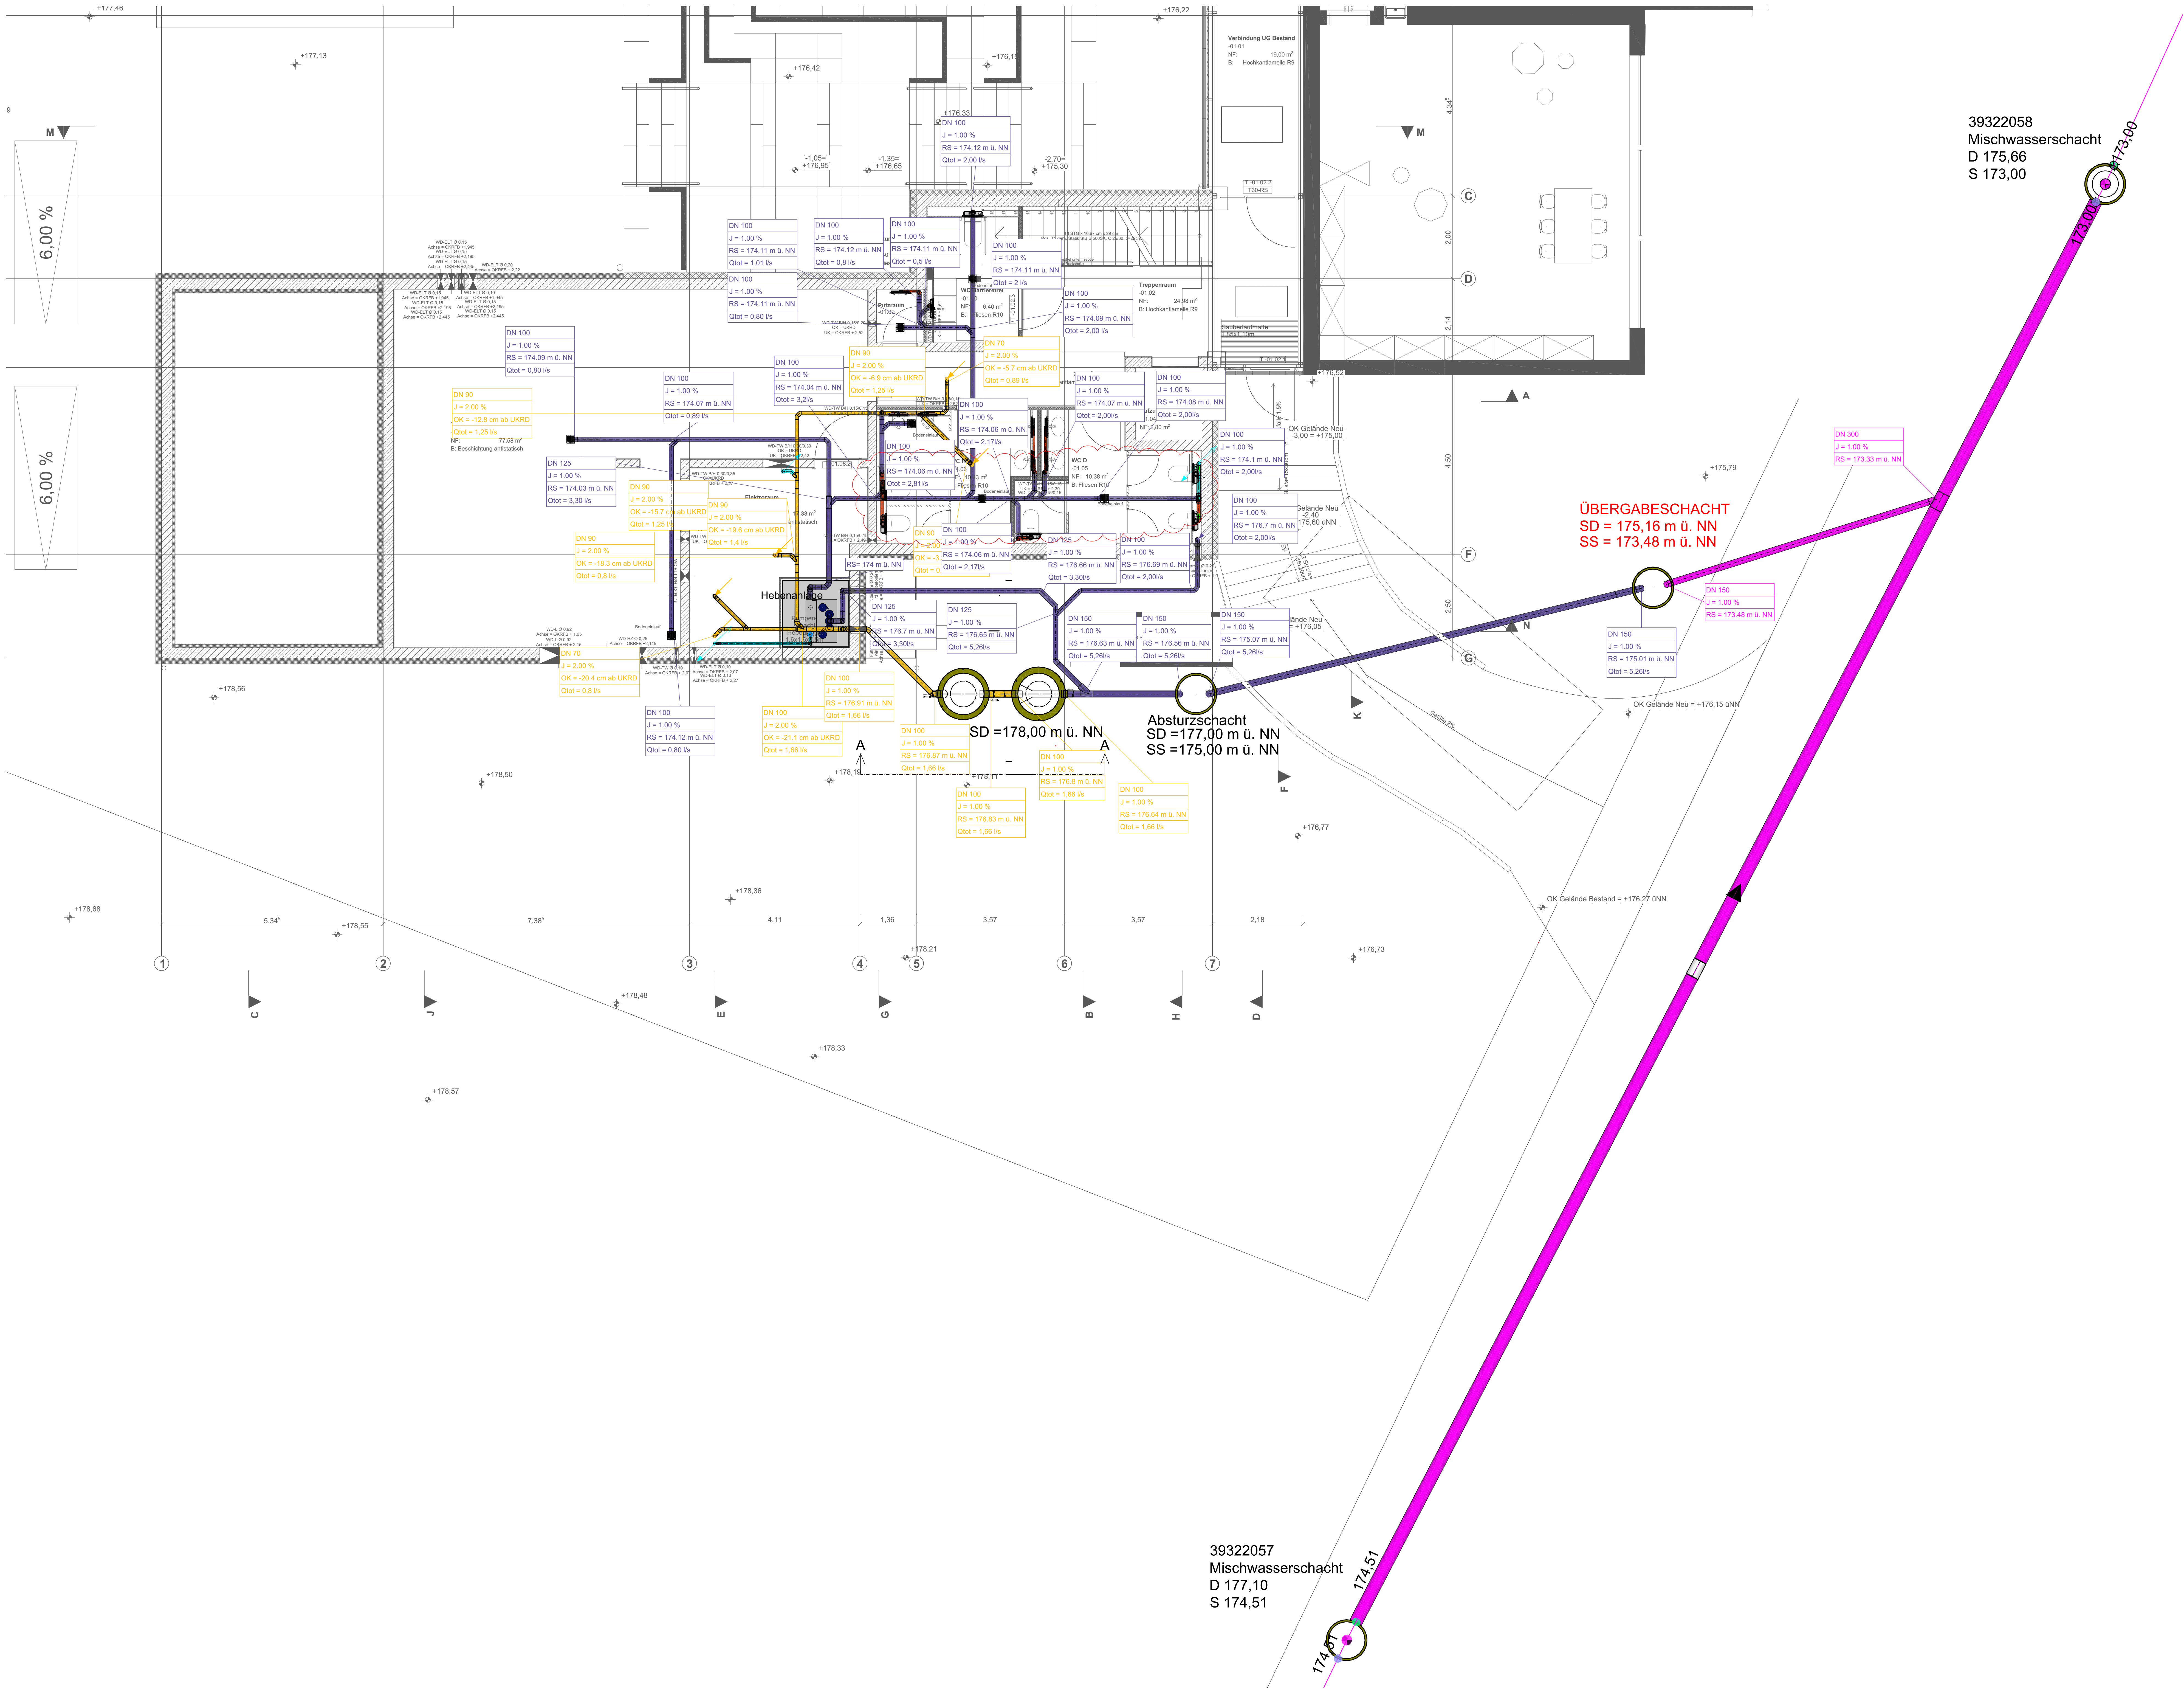

- LEGENDE:
- SCHMUTZWASSER (FETTHALTIG)
 - SCHMUTZWASSER
 - REGENWASSER
 - MISCHWASSER
 - REVISIONSSCHACHT
 - ENTLÜFTUNG
 - FALLEITUNG ANKOMMEND
 - FALLEITUNG ABGEHEND
 - ENTLÜFTUNG
 - WC MODUL
 - WASCHTISCHMODUL
 - BODENABLAUF

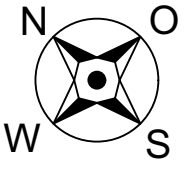

02	24.06.2026	Eintragung Schachtdatenhöhe				xx
01	26.05.2026	Schmutzwasserleitungen gem. Architektenvorgabe angepasst (siehe Rev. Woche)				xx
Index:	Datum:	Änderung:				Zeichner:
PLANUNGSSTAND:					24.06.2026	
Projekt-Nr: 36/25		Bauvorhaben: ANBAU MENSA GRUNDSCHULE, ESSENHEIM				
Status: AUSFÜHRUNG						
LP:	Gebäude:	Fachbereich:	Plantyp:	Ebene:	lfd. Plan-Nr.:	Index:
5	XX	SA_AW	GR	UG	0001	02
Anlage: AUSFÜHRUNGSPLANUNG SANITÄRTECHNIK SCHMUTZWASSER GRUNDRISS UNTERGESCHOSS						
Zeichner: XX.		Gepöft:		Datum: 01.07.2025	Maßstab: 1:50	Blattgröße: 1300x850