


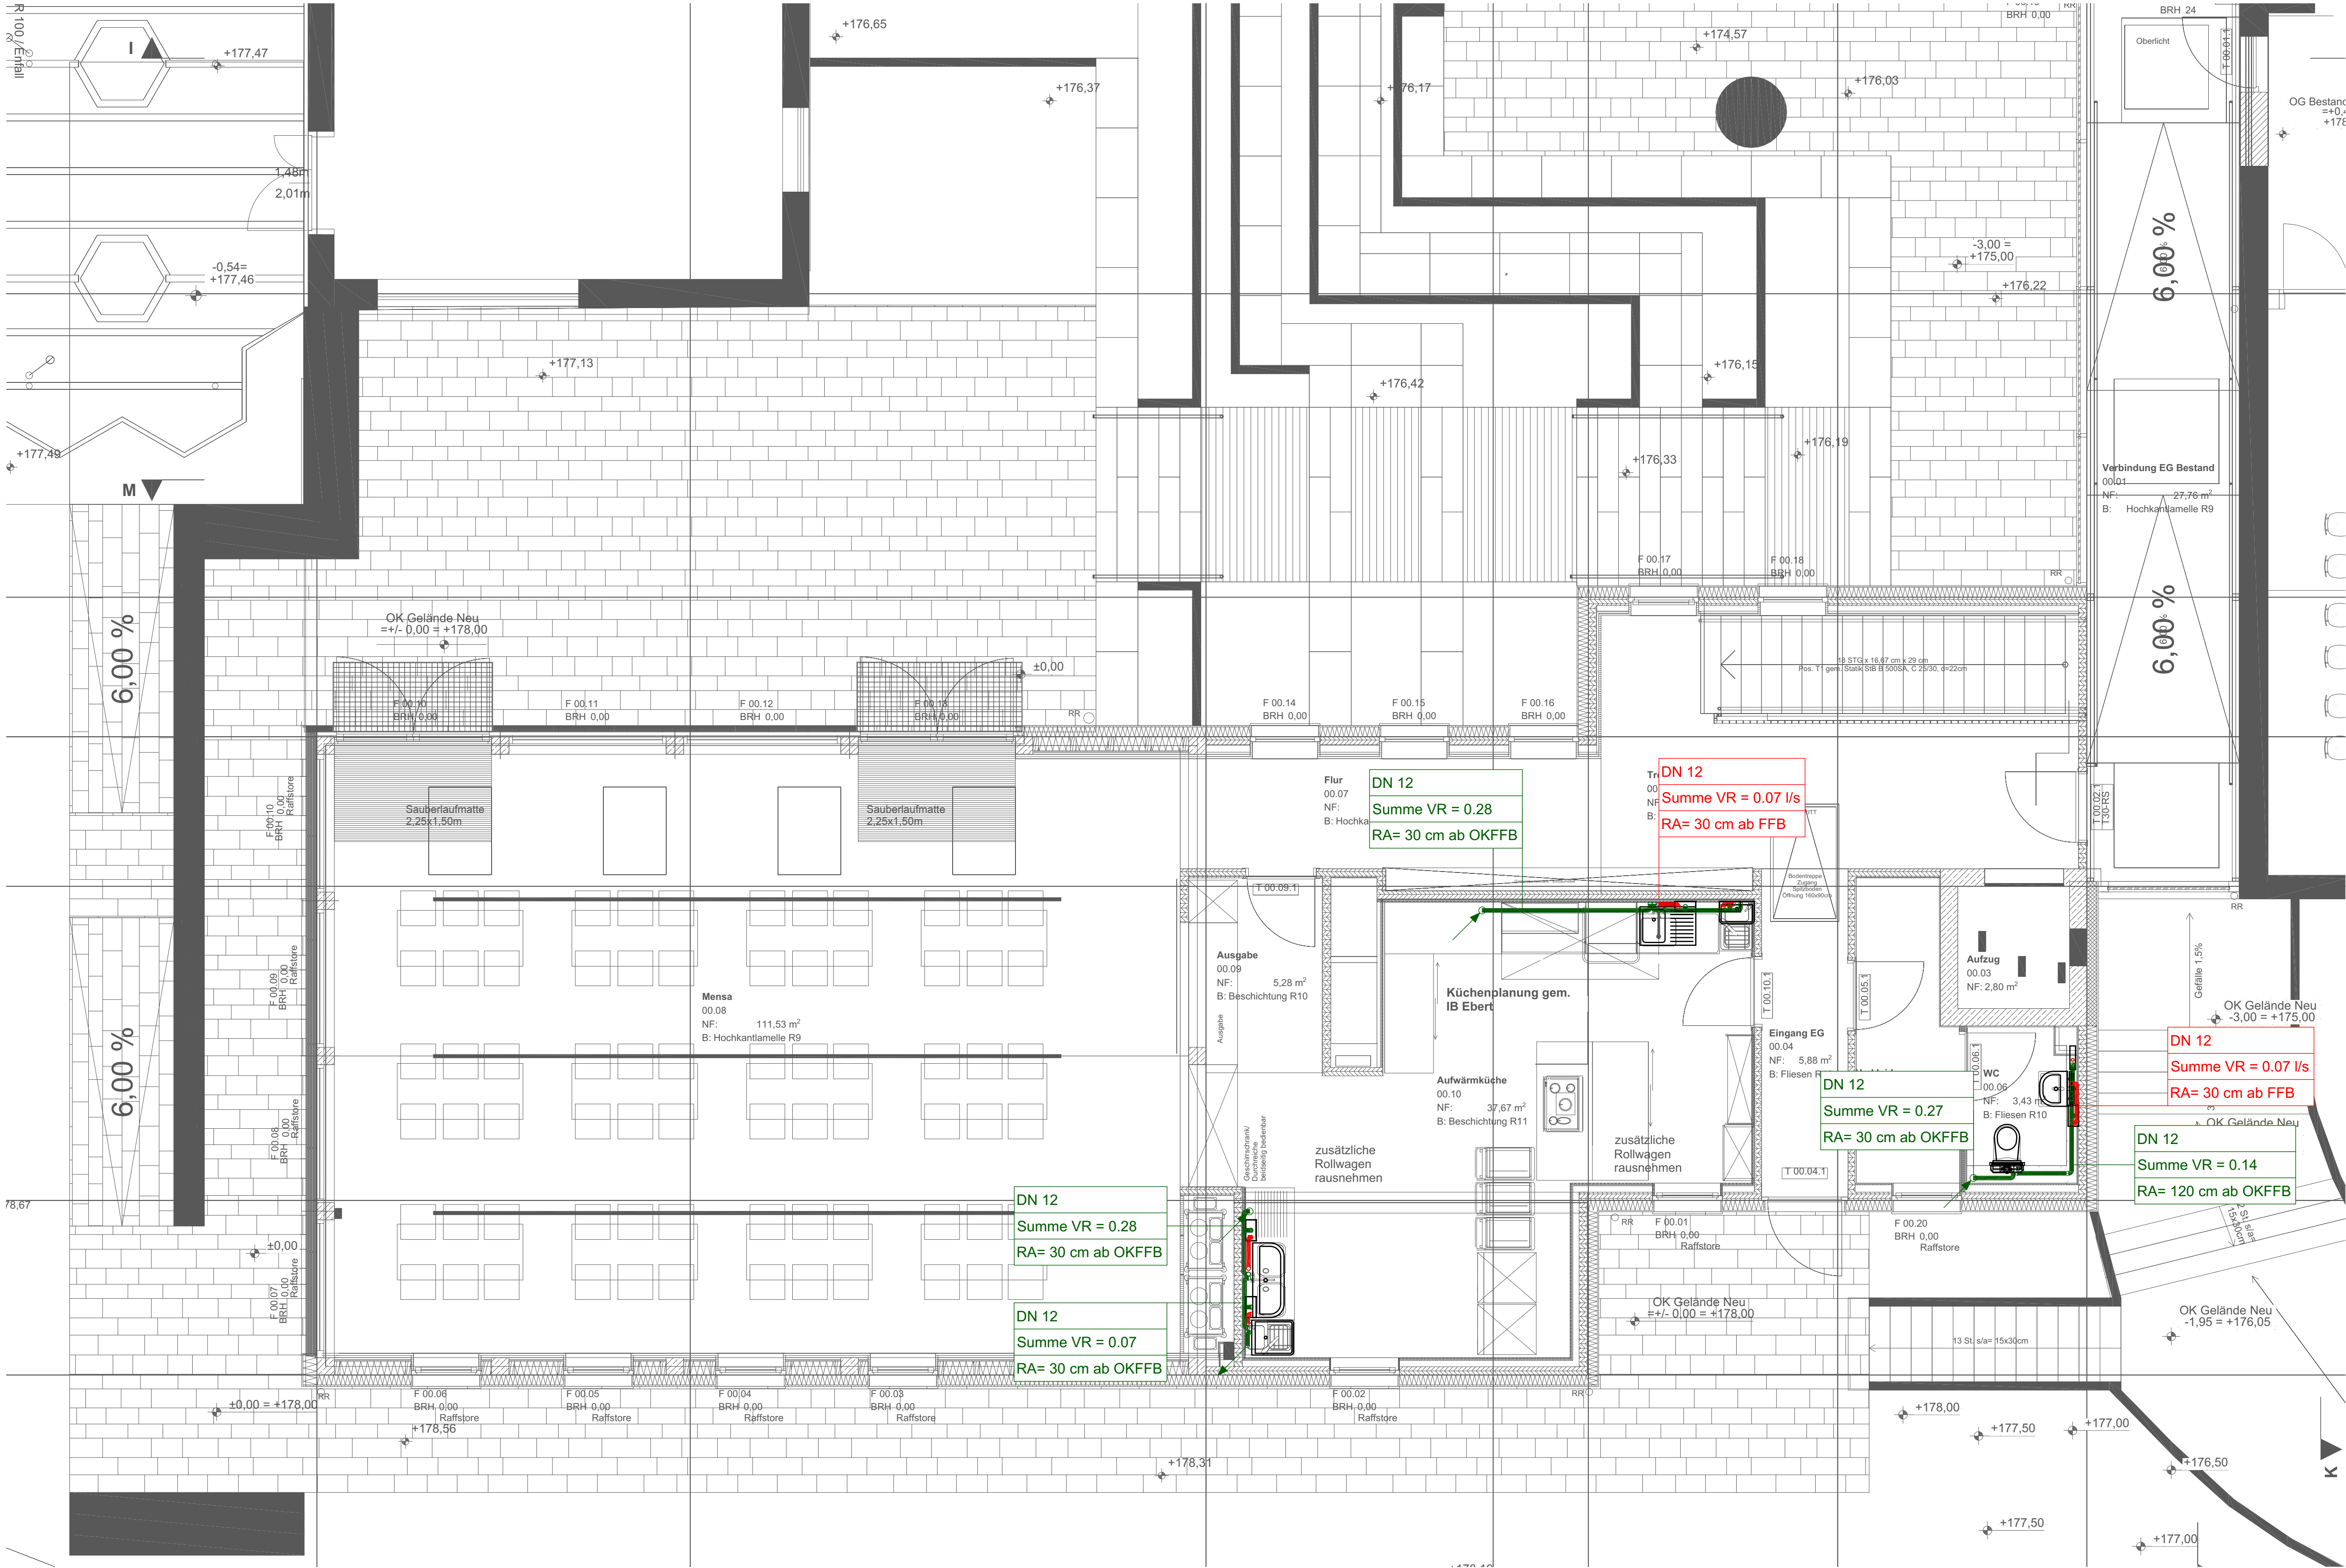

- LEGENDE:
- KALTWASSER
 - WARMWASSER
 - STEIGLEITUNG ANKOMMEND
 - ABSPERRARMATUR
 - FILTER
 - RÜCKSCHLAGVENTIL
 - DURCHFLUSSMESSGERÄT
 - HYGIENESPÜLUNG
 - ELEKTRO-DURCHLAUFERHITZER
 - WC MODUL
 - WASCHTISCHMODUL

Index:	Datum:	Änderung:	Zeichner:

PLANUNGSSTAND: 13.04.2026

Projekt-Nr: 36/25	Bauvorhaben: ANBAU MENSA GRUNDSCHULE, ESSENHEIM
Status: AUSFÜHRUNG	

LP:	Gebäude:	Fachbereich:	Plantyp:	Ebene:	lfd. Plan-Nr.:	Index:
5	XX	SA_TW	GR	EG	0001	00

Anlage:
AUSFÜHRUNGSPLANUNG SANITÄRTECHNIK TRINKWASSER
GRUNDRISS ERDGESCHOSS

Zeichner: XX.	Geprüft:	Datum: 01.07.2025	Maßstab: 1:50	Blattgröße: 900x500
------------------	----------	----------------------	------------------	------------------------